


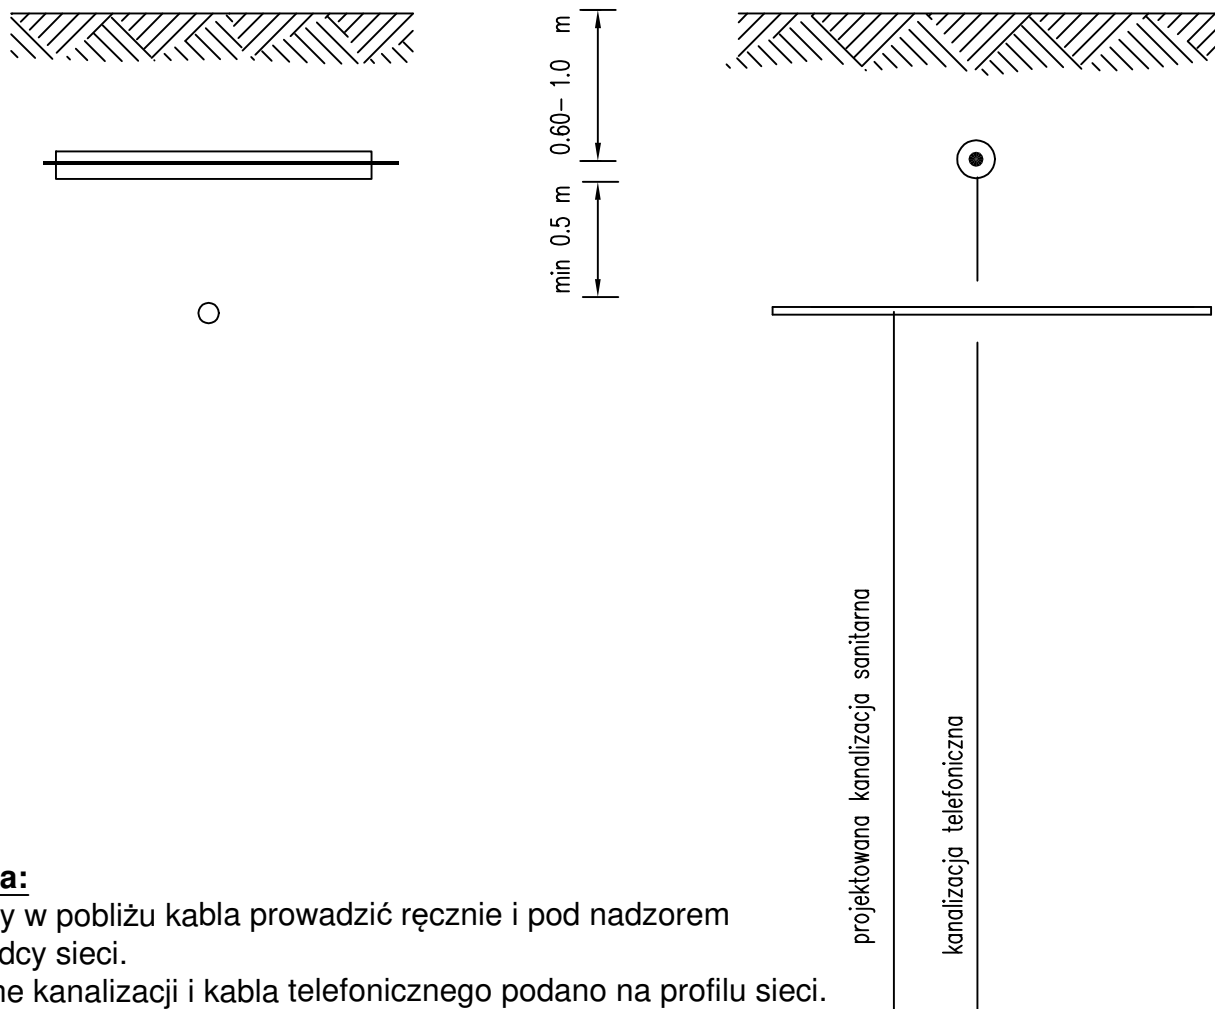

Uwaga:

Roboty w pobliżu kabla prowadzić ręcznie i pod nadzorem Zarządcy sieci.

Rzędne kanalizacji i kabla telefonicznego podano na profilu sieci.

		DYREKCJA INWESTYCJI W KUTNIE Sp. z o.o. 99-300 Kutno, ul. Wojska Polskiego 10a tel/fax: (24) 355 23 55 email: biuro@dikutno.pl	
NAZWA ZADANIA: „Budowa sieci kanalizacji sanitarnej w miejscowości Szczawinek, Sewerynów i Szczawin Borowy Kolonia" gmina Szczawin Kościelny			
INWESTOR: GMINA SZCZAWIN KOŚCIELNY ul. Jana Pawła II 10 09-550 Szczawin Kościelny		DATA: 15 maj 2023r.	
NAZWA RYSUNKU: Skrzyżowanie kanalizacji sanitarnej z kanalizacją teletechniczną		SKALA: 1 : 10	
FUNKCJA: PROJEKTANT	IMIĘ I NAZWISKO: <i>mgr inż. Maciej Dzikowski</i>	UPRAWNIENIA: <i>LOD/1487/POOS/10</i> branża sanitarna	PODPIS: